




COMMUNE DE MERLIMONT
DEPARTEMENT DU PAS DE CALAIS

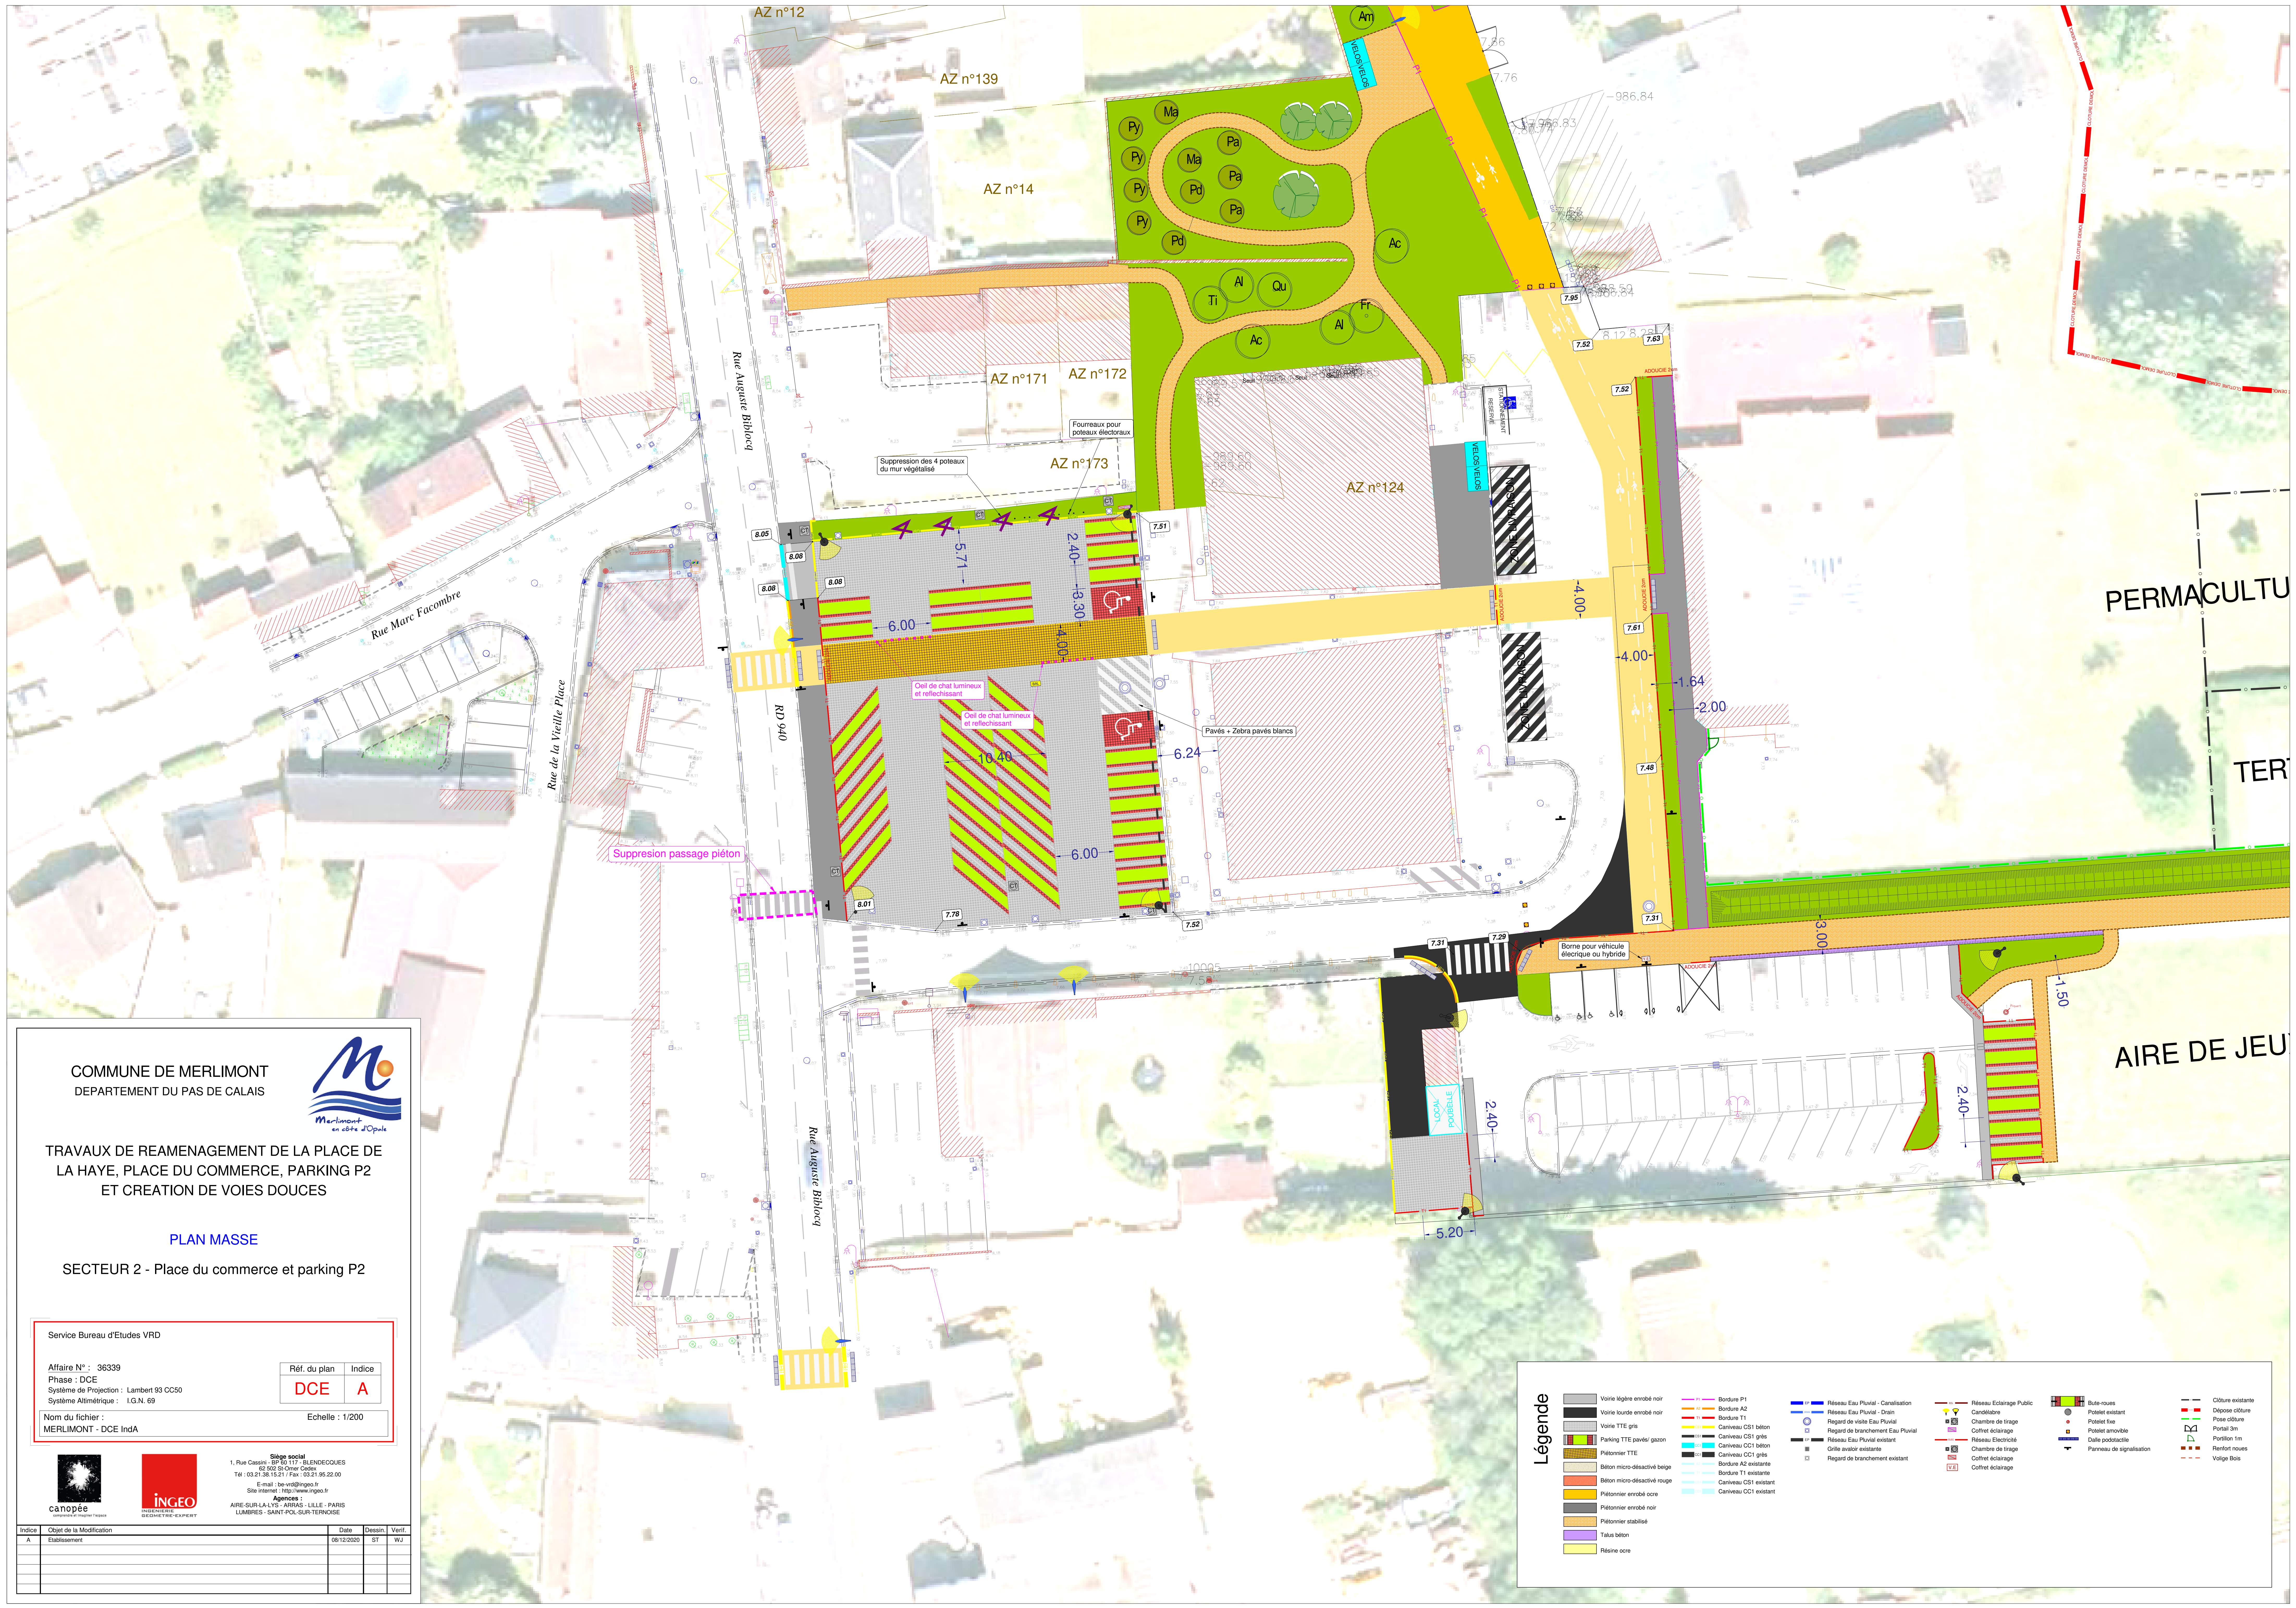

TRAVAUX DE REAMENAGEMENT DE LA PLACE DE
LA HAYE, PLACE DU COMMERCE, PARKING P2
ET CREATION DE VOIES DOUCES

PLAN MASSE

SECTEUR 2 - Place du commerce et parking P2

Service Bureau d'Etudes VRD

Affaire N° : 36339
Phase : DCE
Système de Projection : Lambert 93 CS50
Système Altimétrique : I.G.N. 69

Réf. du plan	Indice
DCE	A

Nom du fichier :
MERLIMONT - DCE IndA

Echelle : 1/200



Siège social
1, Rue Cassini - BP 90 117 - BLENDÉCOQUES
62 602 St Omer Cedex
Tél : 03 21 38 15 21 / Fax : 03 21 95 22 00
E-mail : be.vrd@ingeo.fr
Site internet : http://www.ingeo.fr

Agences :
AIRE-SUR-LA-VIS - ARRAS - LILLE - PARIS
LUMBRES - SAINT-POL-SUR-TERNOISE

Indice	Objet de la Modification	Date	Dessin	Vérif.
A	Etablissement	08/12/2020	ST	WJ

Légende

- | | | | | | |
|---|--|--|---|---|---|
| <ul style="list-style-type: none">Voie légère emboîtée noirVoie lourde emboîtée noirVoie TTE grisParking TTE pavés/gazonBéton micro-désactivé beigePilotier emboîté noirPilotier stabiliséTalus bétonRésine noire | <ul style="list-style-type: none">Bordure P1Bordure A2Bordure T1Caniveau CS1 bétonCaniveau CS1 grisCaniveau CCI bétonCaniveau CCI grisBordure A2 existanteBordure T1 existanteCaniveau CS1 existantCaniveau CCI existant | <ul style="list-style-type: none">Réseau Eau Pluvial - CanalisationsRéseau Eau Pluvial - DrainRegard de visite Eau PluvialRegard de branchement Eau PluvialRéseau Eau Pluvial existantGrille avaloir existanteRegard de branchement existant | <ul style="list-style-type: none">Réseau Eclairage PublicCandélabreChambre de tirageCoffret éclairageRéseau ElectricitéChambre de tirageCoffret éclairageCoffret éclairage | <ul style="list-style-type: none">Bute-routesPotelet existantPotelet fixePotelet amovibleDalle podotactilePanneau de signalisation | <ul style="list-style-type: none">Closure existanteDépose clôturePose clôturePortail 3mPortail 1mRenfort nouesVoie Bois |
|---|--|--|---|---|---|